


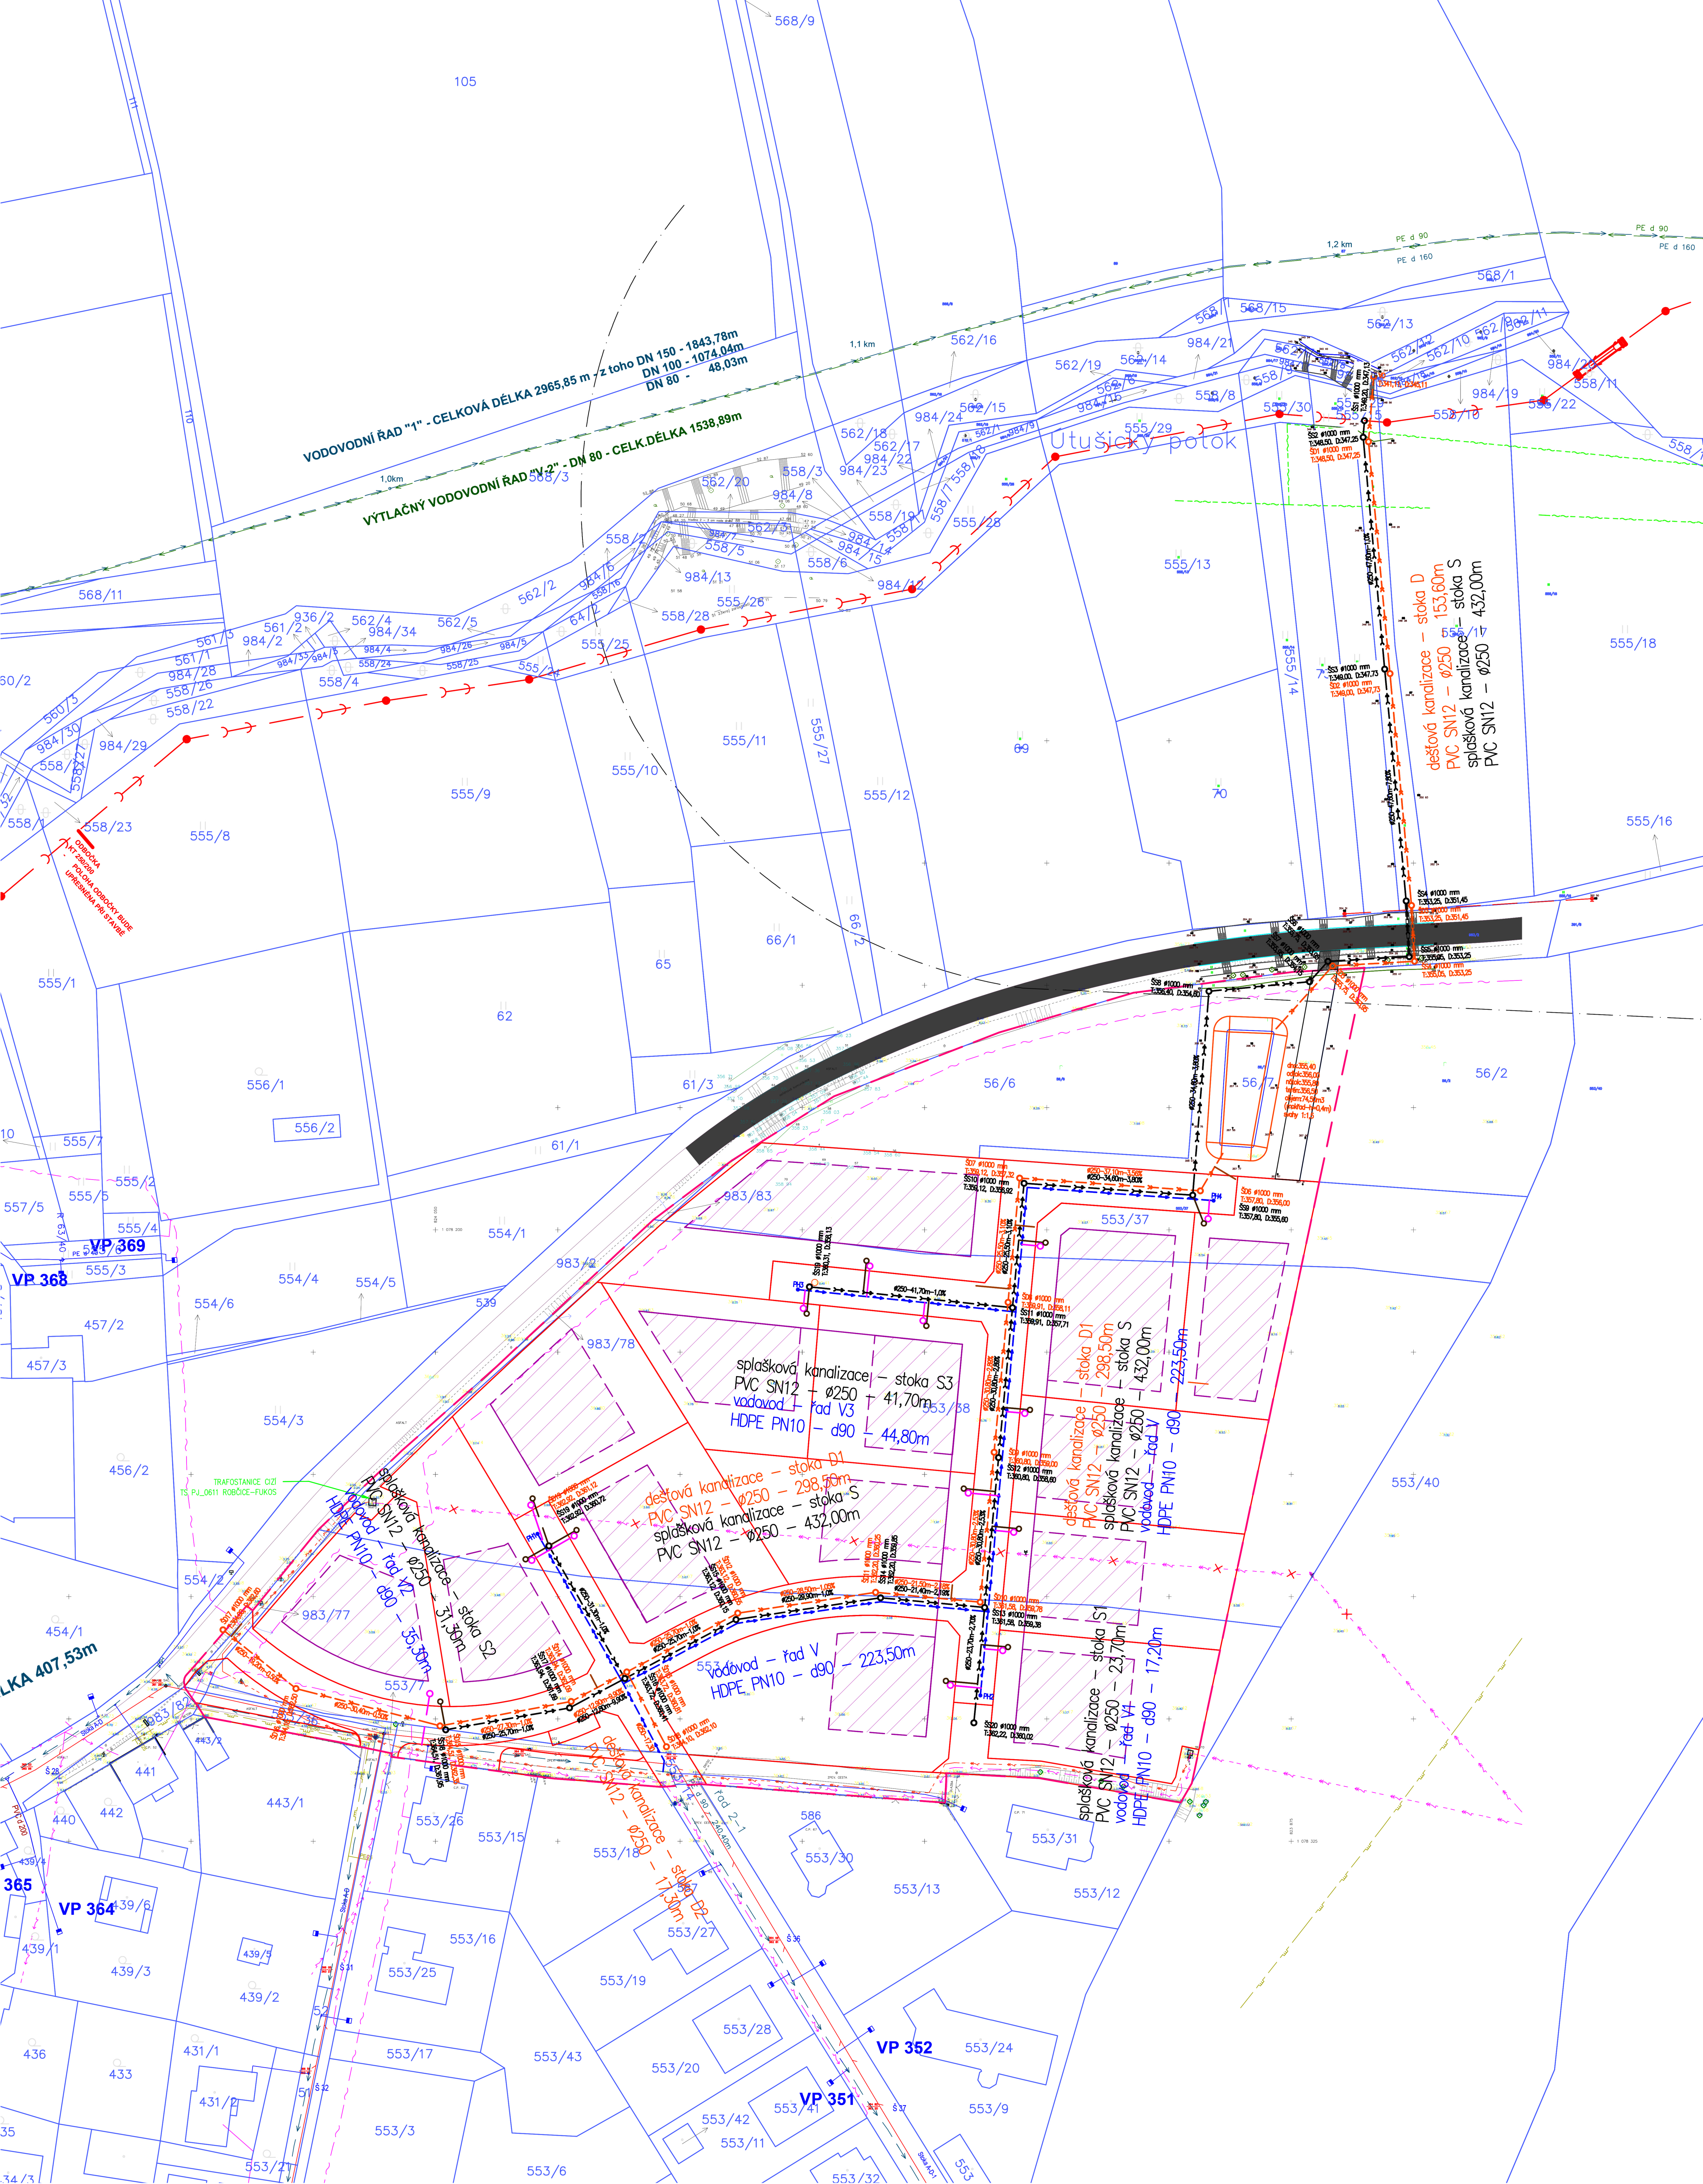

LEGENDA

STÁVAJÍCÍ SÍŤ	
	STÁVAJÍCÍ VODOVOD
	STÁVAJÍCÍ SPLAŠKOVÁ KANALIZACE
	PLYNOVOD – STL
	ELEKTRICKÁ SÍŤ VN – NADZEMNÍ
	ELEKTRICKÁ SÍŤ NN – PODZEMNÍ
	METALICKÝ KABEL PODZEMNÍ

LEGENDA NOVÉ

SÍŤ	
	DEŠŤOVÁ KANALIZACE
	VODOVODNÍ ŘAD D90
	SPLAŠKOVÁ KANALIZACE
	PŘÍPOJKA SPLAŠKOVÉ KANALIZACE
	VODOVODNÍ PŘÍPOJKA
	PŘÍPOJKA DEŠŤOVÉ KANALIZACE

Ved. projektant	Zodp. projektant	Vypracoval	Ing. Zbyněk Jablonka projektování a inženýrská činnost stavby zdravotnětechnické a vodohospodářské Nad Mlýnem 13/2, 312 00, Písek – Bukovec IČ: 72228512 e-mail: zbynek@jablonka.eu, tel: 736 268 489	
	Ing. Jablonka	Ing. Jablonka		
Investor Buchbauer Jan, Buchbauerová Renáta			Formát – A4	Stupeň
Stavba – objekt Lokalita Robčice D.2. Vodohospodářská infrastruktura			8x44	DUR
			Datum srpen 2025	Číslo zakázky 24008
Obsah SITUACE			Měřítko 1:500	Č. výkresu D.2.2